


1 этаж

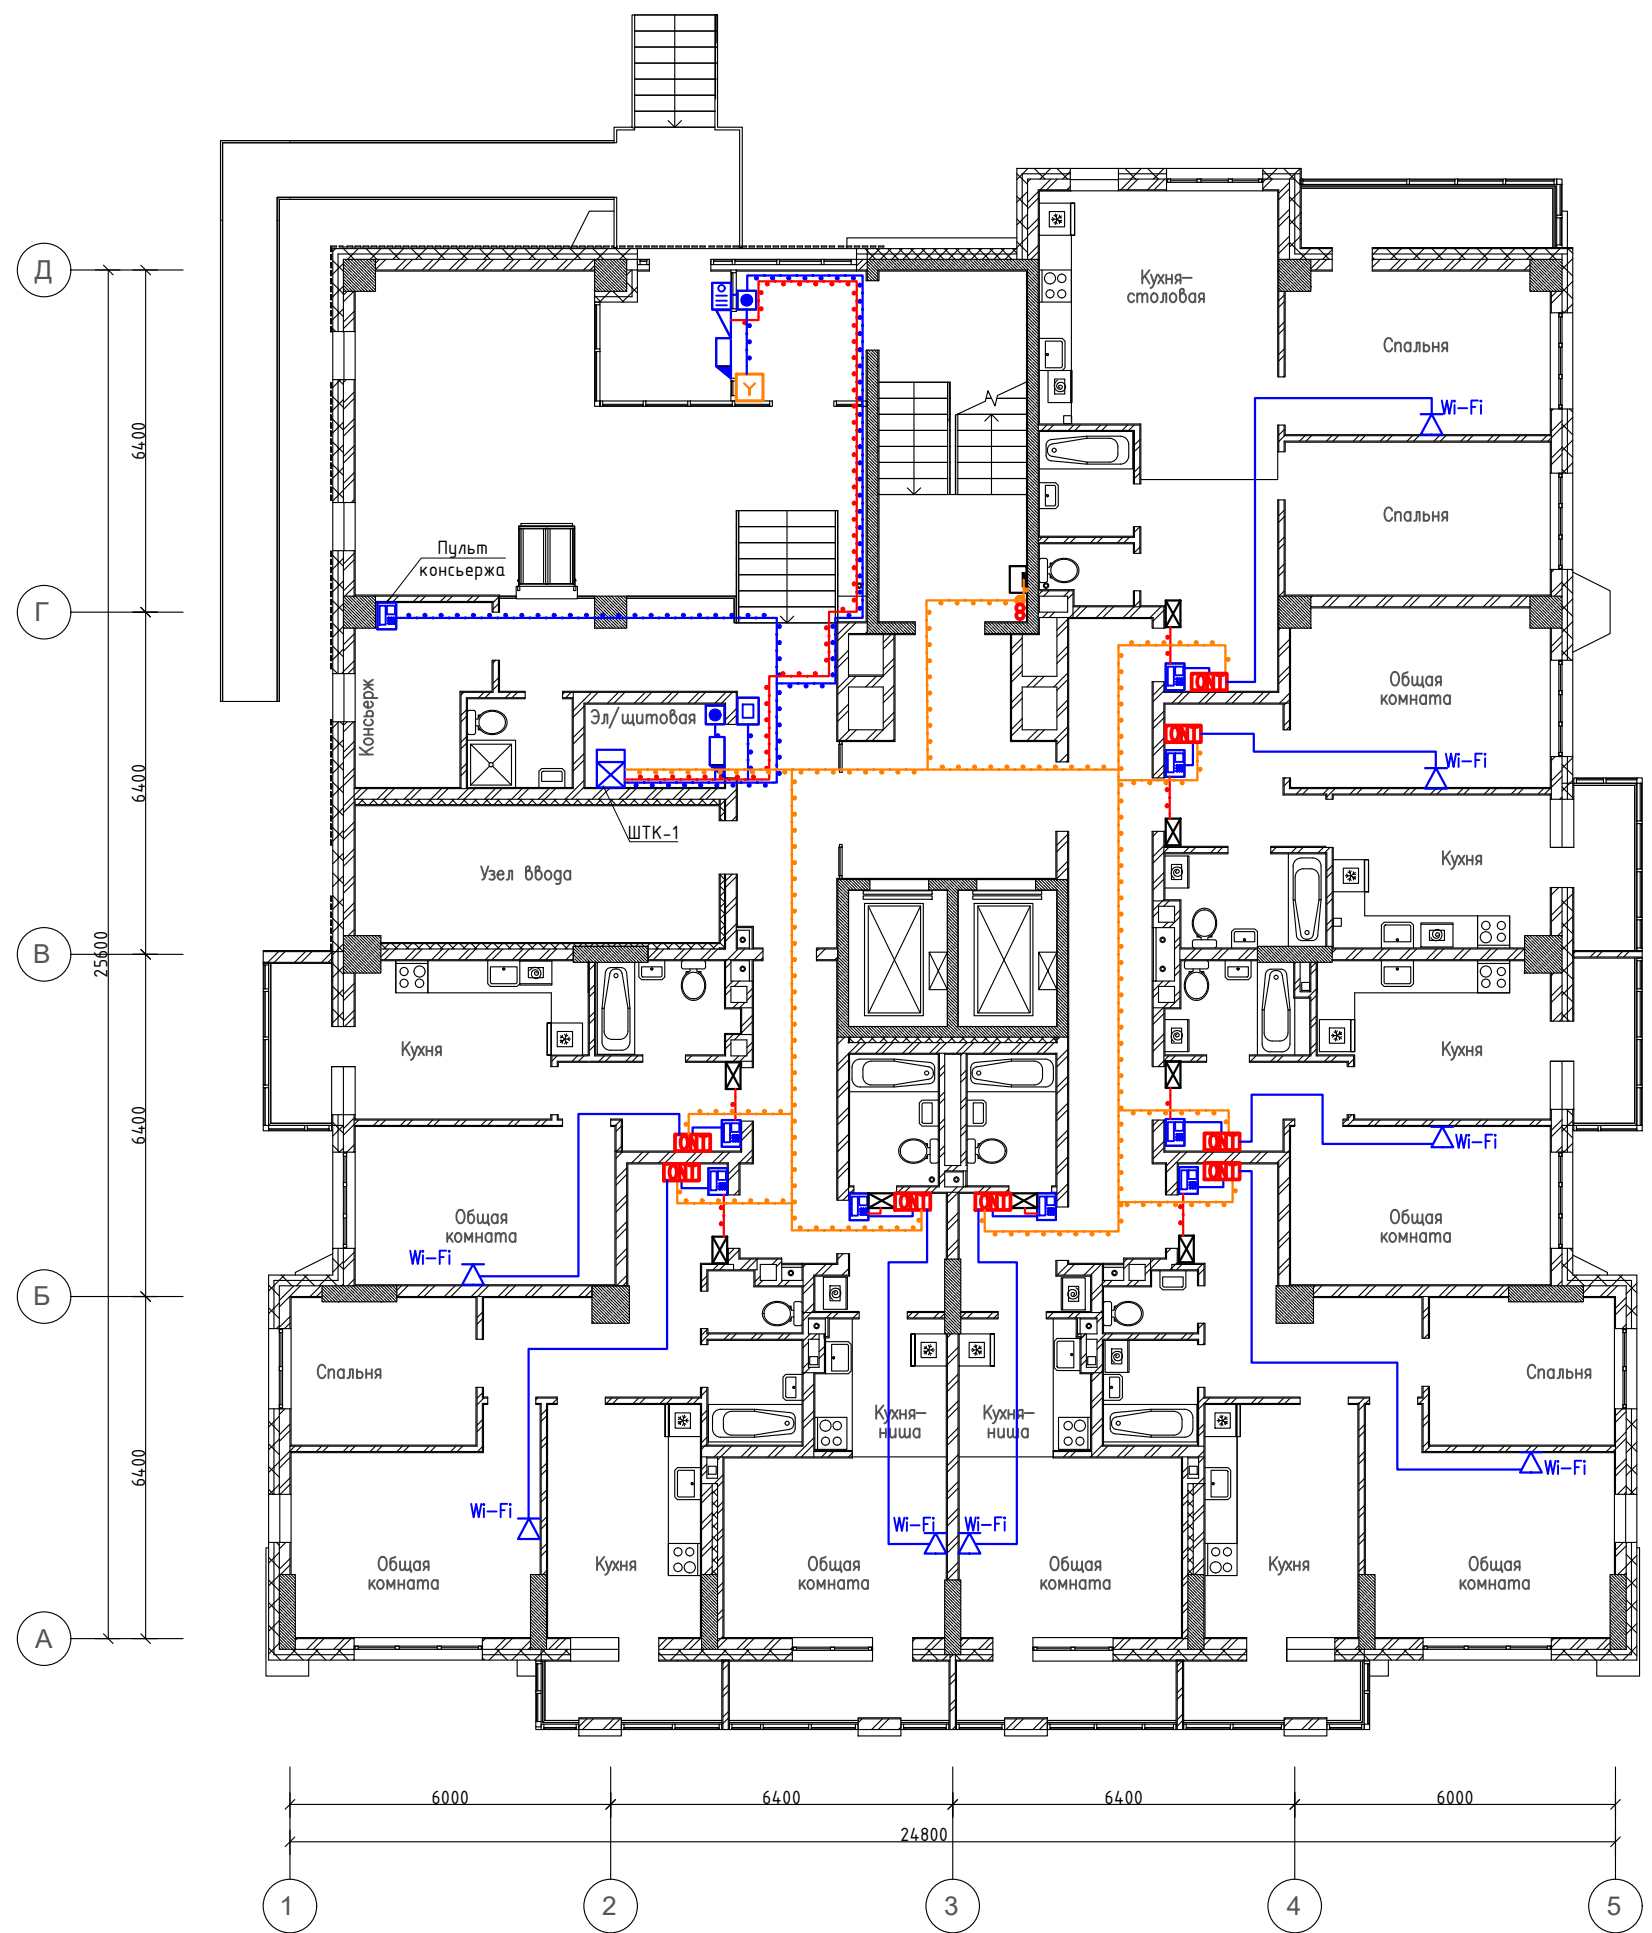


- считыватель Акивох
- интерком панель консьержа
- проектируемый телекоммуникационный шкаф
- проектируемая панель видеодомофона
- проектируемая кнопка выхода
- проектируемый доводчик
- проектируемый замок электромагнитный
- кабель КПСн(А)-LS 1х2х0,5 в трубе гофрированной
- кабель UTP cat5e в трубе гофрированной
- Оптический грот кабель
- интерком панель домофони
- щит электропитания квартирный
- Щит слаботочный
- Щит ЩМП-1-0
- Розетка Wi-Fi

Инв.№	подг.	Погнись и дата	Взам инв.№
-------	-------	----------------	------------

						1441-CC2			
Изм.	Нуч.	Лист	Нгол	Погнись	Дата				
ГИП						Жилой дом		Стадия	Лист
								Р	2
Исполнил						План расположения оборудования			
Инв.№						ДМФ GPON 1 этажа			

2 этаж

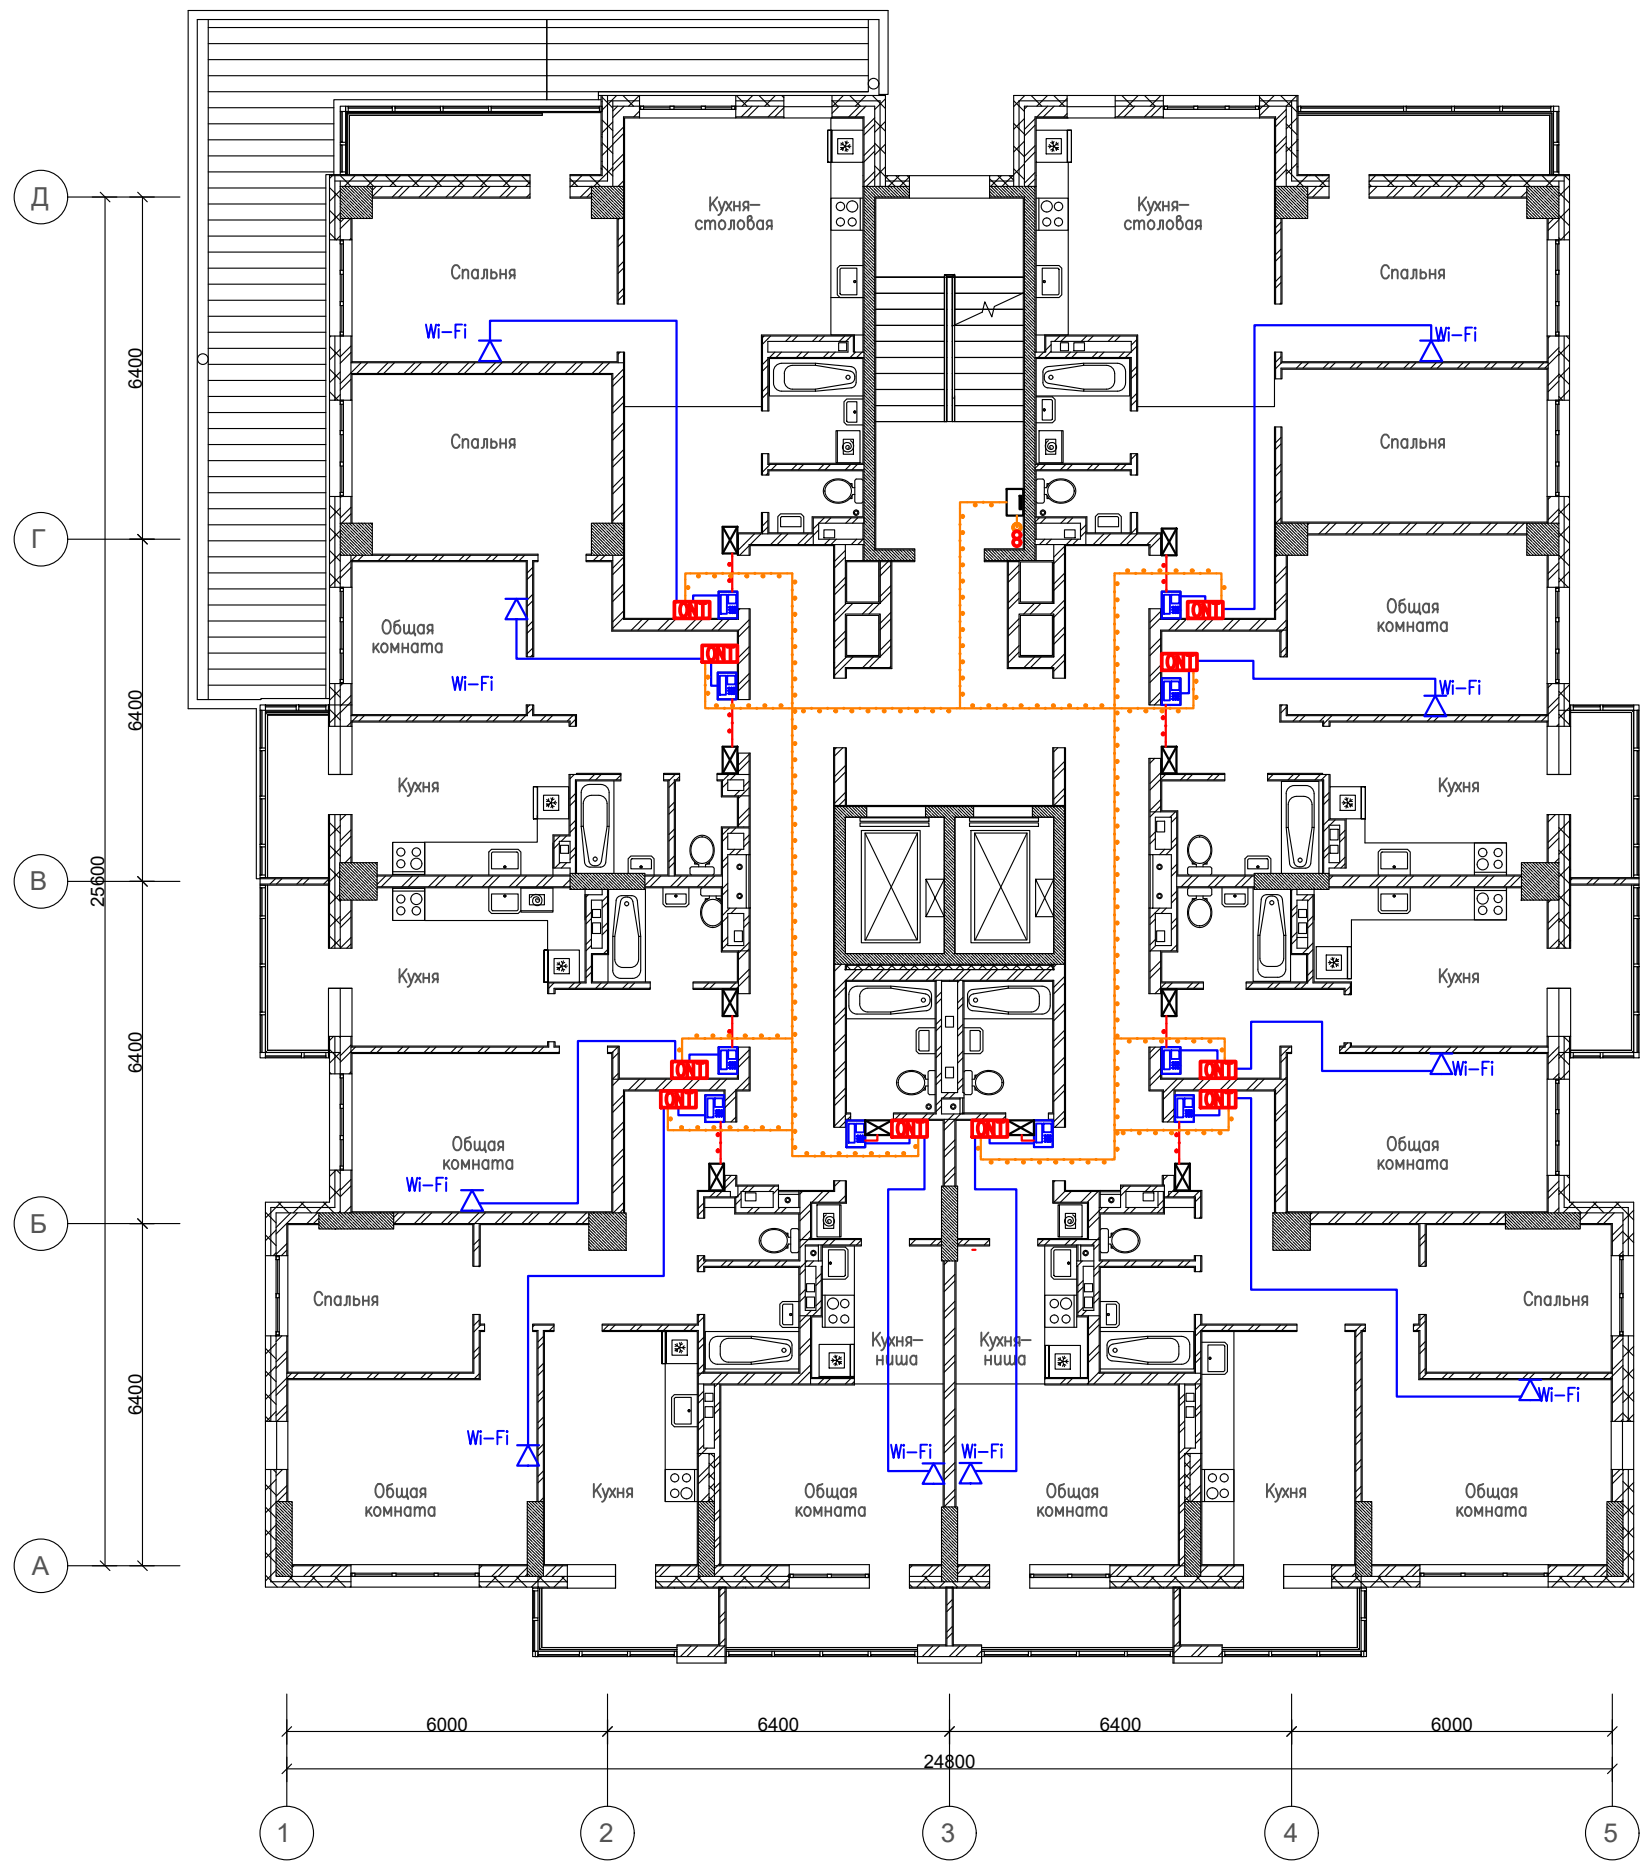


- интерком панель домофони
- щит электропитания квартирный
- абонентский терминал ONT в пластиковом боксе
- Щит ЩМП-1-0
- Кабельная трасса питания КПСна(А)-LS 1х2х0,5 в трубе гофрированной
- Кабельная трасса оптического drop кабеля
- Кабельная трасса UTP cat5e
- Розетка Wi-Fi

Инв.№	подг.
Погнись и дата	Взам инв.№

						1441-CC2			
Изм.	Нуч.	Лист	Нпок	Погнись	Дата				
ГИП						Жилой дом		Стадия	Лист
								Р	3
Исполнил						План расположения оборудования ДМФ GPON 2 этажа			
Инв.№									


3-16 этаж

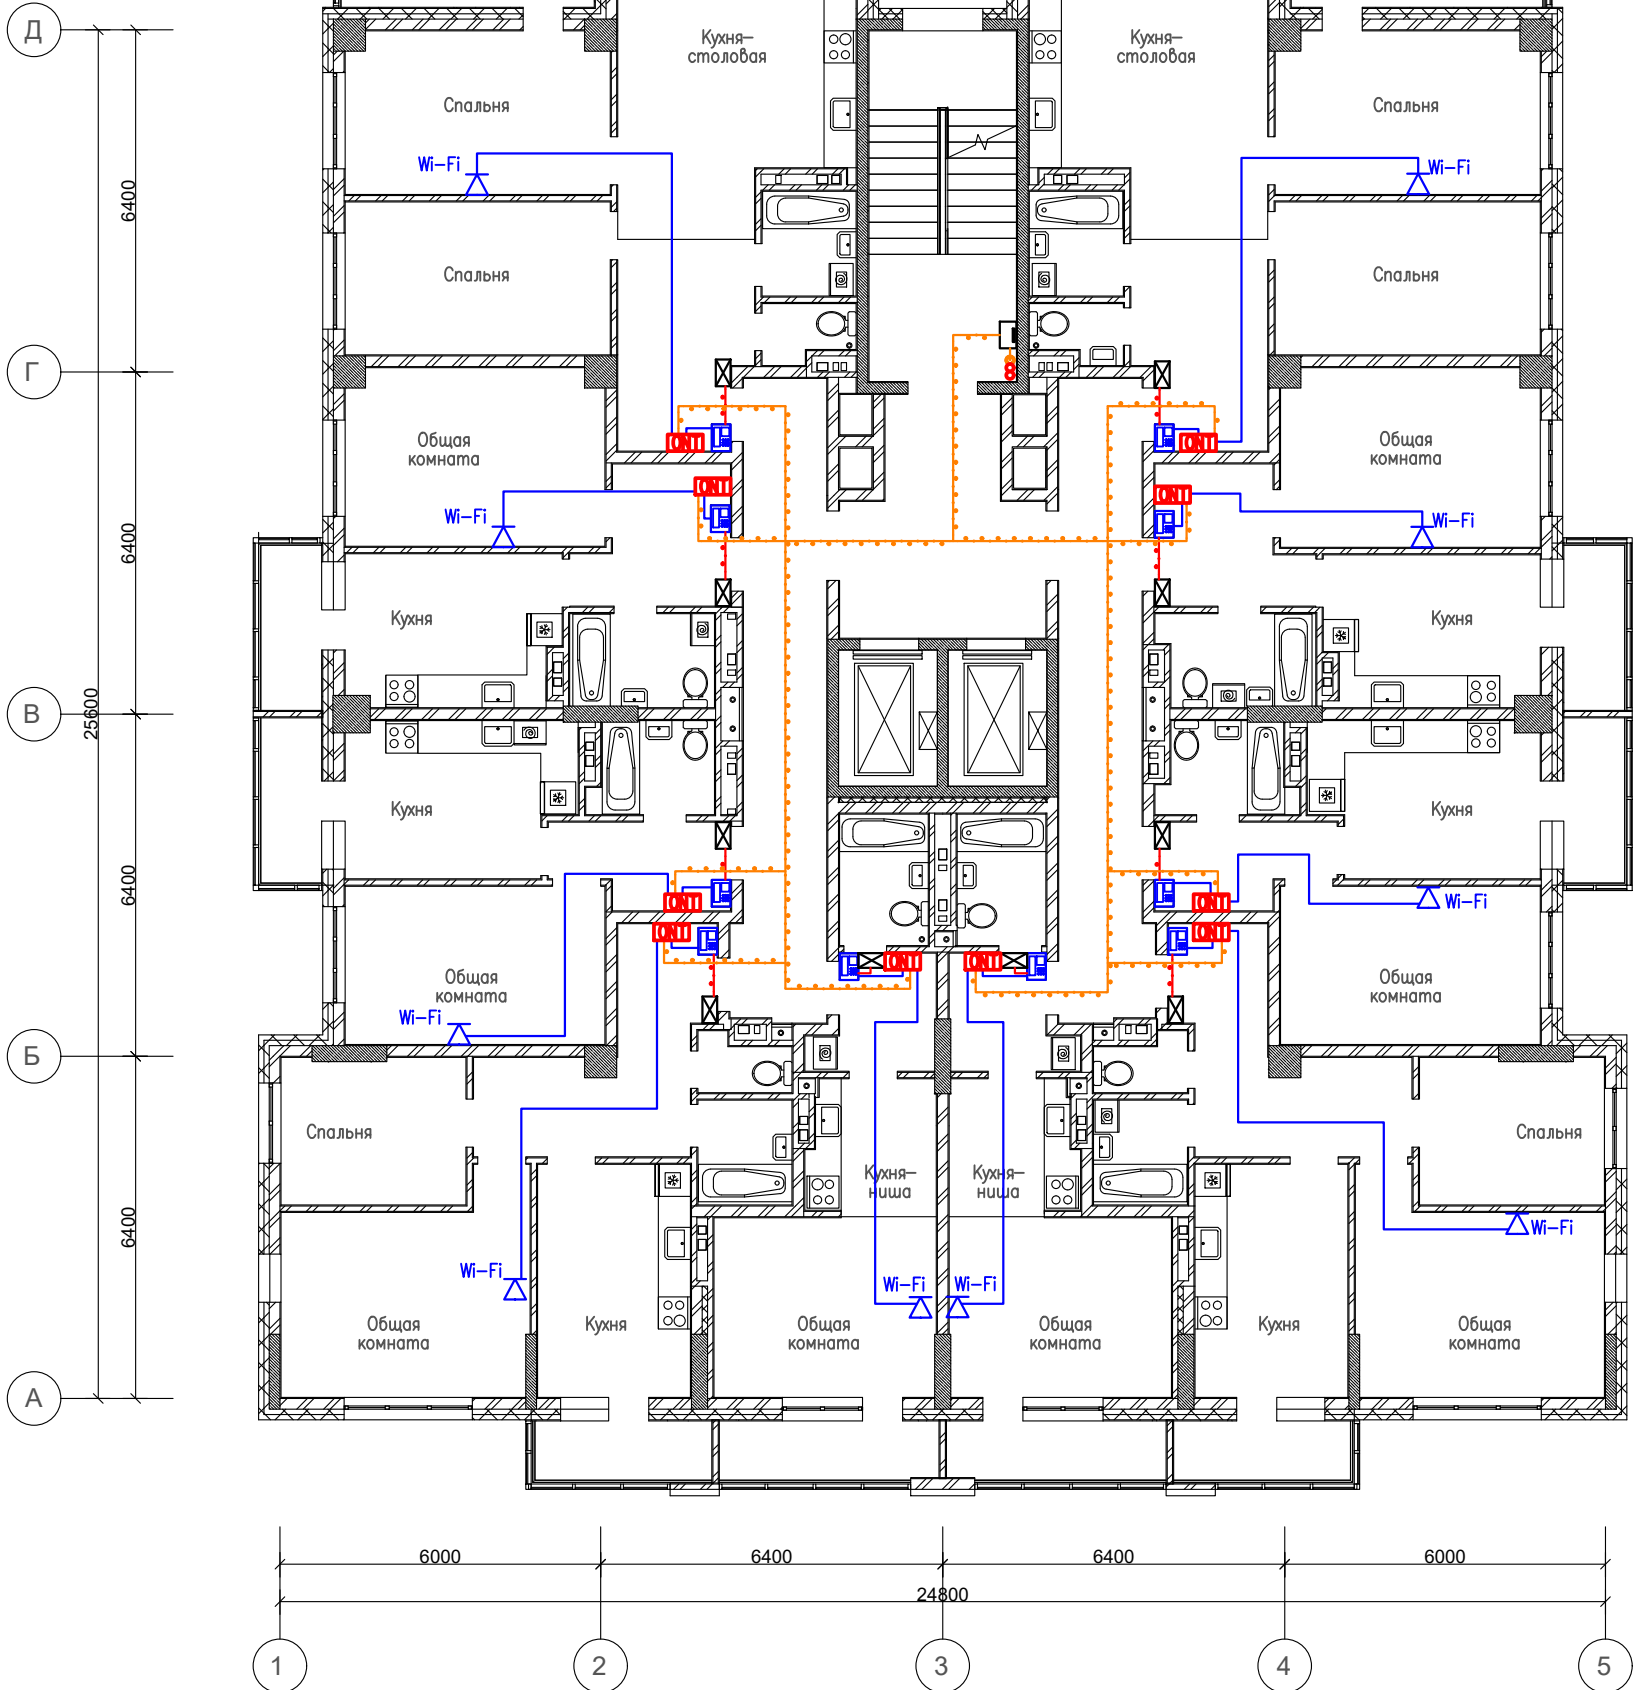

-  – интерком панель домофонии
-  – щит электропитания квартирный
-  – абонентский терминал ONT в пластиковом боксе
-  – Щит ЩМП-1-0
-  – Кабельная трасса питания КПСн(А)–LS 1х2х0,5 в трубе гофрированной
-  – Кабельная трасса оптического drop кабеля
-  – Кабельная трасса UTP cat5e
-  – Розетка Wi-Fi

						1441-СС2			
Изм.	Нуч.	Лист	Ндок	Погнись	Дата				
ГИП						Жилой дом		Стадия	Лист
								Р	4
Исполнил						План расположения оборудования ДМФ GRON 3-16 этажа			
Инв N									

Монтажная схема подключения щита
слаботочного в квартире (типовая)

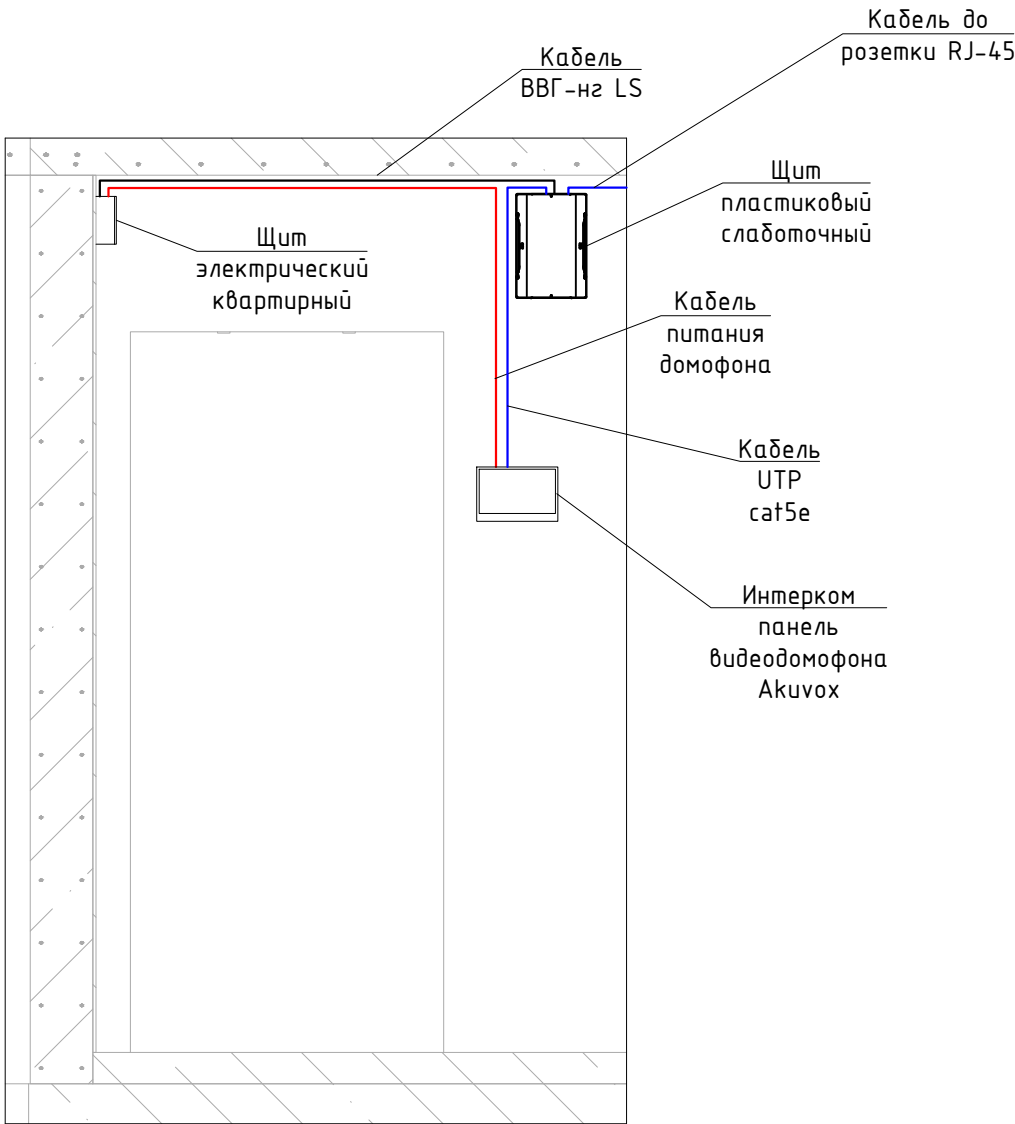

- Примечание:
- 1. OLT абонента установить в щит пластиковый слаботочный
 - 2. Предусмотреть подключение электропитания щит слаботочного от распределительного квартирного щита
 - 3. Кабельные линии по стене прокладывать в штробе
 - 4. Кабельные линии по потолку прокладывать открытым способом

Инв. N	подл.
Подпись и дата	Взам. инв. N

						1441–СС			
Изм.	Нуч.	Лист	№ док.	Подпись	Дата				
ГИП						Жилой дом	Стадия	Лист	Листов
							Р		
Исполнил						Монтажная схема			
Инв N									

Инв.№	Взам. инв.№	Подпись и дата	Инв.№ подл.	Поз.		Тип, марка, обозначение документа, опросного листа	Код продукции	Поставщик	Ед. измерения	Кол.	Масса 1 ед., кг	Примечание			
				3		Оборудование системы видеонаблюдения									
				3.1		IP камера видеонаблюдения REDLINE RL-IP22P-S.ecoN			шт	3					
				3.2		IP камера видеонаблюдения REDLINE RL-IP52P-VM-S.eco			шт	1					
				3.3		APM COT			шт	168			Консьерж		
				3.4		16-портовый POE коммутатор RL-SW16P2S1			шт	1			Для видеокамер и вызывной панели		
				3.5		Видеорегистратор REDLINE RL-NVR8C1H.lite видеорегистратор			шт	1					
				4		Кабельная продукция									
				4.1		Труба гофрированная D20 ПВХ			м	85					
				4.2		Кабель UTP cat5e			м	85					
				4.3		Коннектор Rj-45			шт	8					
				4.4		Держатель с защелкой D20			шт	100					
				5		Оборудование GPON									
				5.1		Кросс ШКОН -У/1 -16 -SC ~16 -SC/APC ~16 -SC/APC			шт	16			Кросс этажный		
				5.2		Делитель оптический планарный SNR-PLC-1x16-SC/APC			шт	16			Делитель этажный		
				5.3		Делитель оптический планарный SNR-PLC-1x2-SC/APC			шт	8					
				5.4		Кросс ШКОН-ПА-1-SC-SC/APC-SC/APC ССД			шт	168			Розетка оптическая квартирная		
				5.5		Абонентский терминал ONU BDCOM GPON GP1702-4G			шт	168					
				5.6		KREPTA Корпус пластиковый мультимедиа навесной 460x310мм IEK			шт	168			Слаботочный щит		
				5.7		Розетка RJ-45			шт	168					
				5.8		Пигтейл оптический Шнур ШОС-SM/0.9 мм-SC/APC-p/t -1.0 м ССД			шт	336					

Инв.№	подл.	Подпись и дата	Взам. инв.№

Поз.		Тип, марка, обозначение документа, опросного листа	Код продукции	Поставщик	Ед. измерения	Кол.	Масса 1 ед., кг	Примечание
5.9	Станция OLT BDCOM GP3600-08B-2AC (8 портов GPON, 4 комбо-порта 100/1000Base-X, 4 порта SFP, 4 порта SFP+, 2 БП AC)				шт	1		
5.10	Коммутатор Huawei S5735-L48LP4XE-A-V2				шт	1		
5.11	Кросс ШКОС-Л -1U/2 -16 -SC ~16 -SC/APC ~16 -SC/APC				шт	1		
5.12	Полка стационарная NTSS 470x350мм, для напольных шкафов глубиной 600мм, нагрузка до 100кг, черный RAL 9005				шт	2		
5.13	Источник бесперебойного питания UPS-220/1500VA-RACK				шт	1		
5.14	Шнур ШОС-SM/2.0 мм-SC/APC-SC/APC-1.0 м				шт	10		
5.15	Кабельный органайзер горизонтальный 19 1U				шт	1		
5.16	MikroTik RB5009UG+S+IN				шт	1		
5.17	Шкаф напольный универсальный серверный NTSS R 32U 600x600мм				шт	1		
5.18	ITK Блок розеток в шкаф 19" 1U, 8 гнезд, шнур 2м, с LED выключателем							
6	Кабельная продукция							
6.1	Кабель оптический ОКДБ-2Д-нз(А)-LS-1xG.657.A1-150H				м	3950		Абонентский дрон кабель
6.2	Кабель опт. 16-вол. 0,4кН микромодули- ОКНГ(А)-HF-T16-C16-0.5 (ВП)				м	80		Магистраль оптическая
6.3	Держатель с защелкой D20				шт	600		
6.4	Труба гофрированная D20 ПВХ				м	3000		
6.5	Коннектор RJ-45				шт	168		
6.6	Кабель UTP cat5e				м	2050		
6.7	Розетка RJ-45				шт	168		Wi-Fi квартирный
6.8	Труба гофрированная D16 ПВХ				м	700		

Инв.№						1441-CC2.CO		Лист
								3
Изм.	N	уч.	Лист	Ндок	Подпись	Дата		